


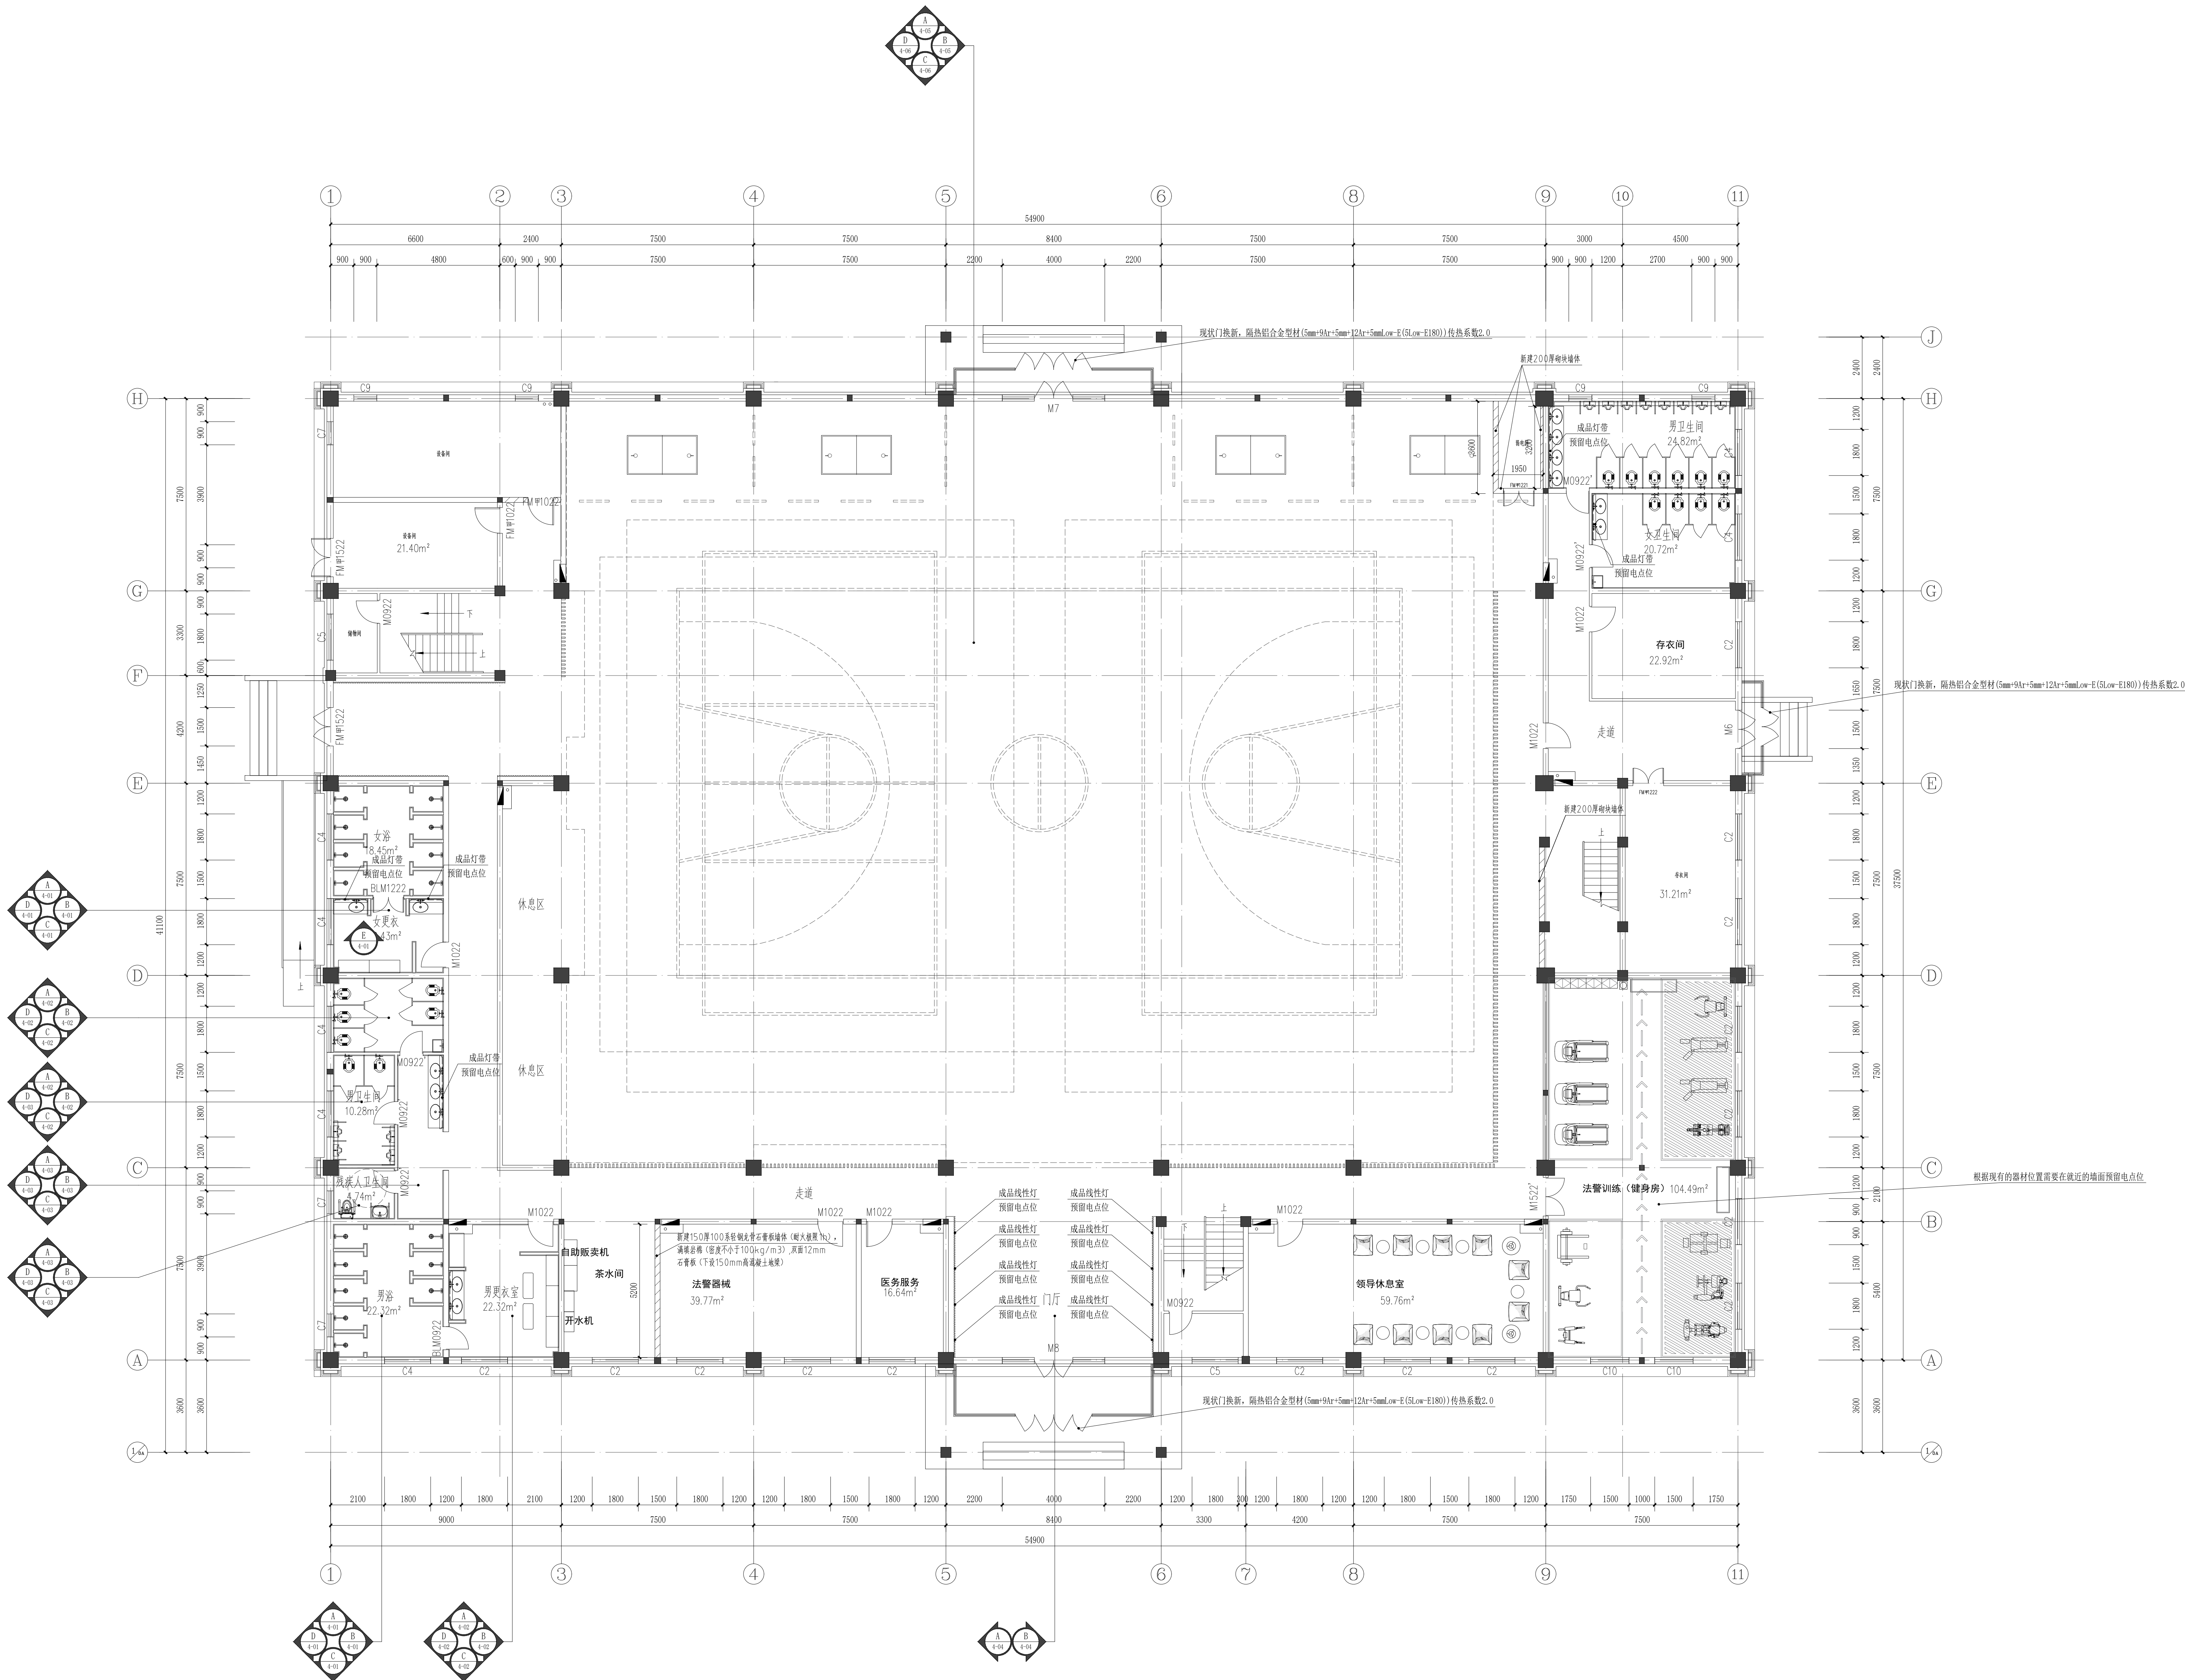

备注:

- 1、图纸中消火栓背部管道包封采用75系列轻钢龙骨，填充50mm厚岩棉(容重100kg/m³)双面封装12厚耐火石膏板，表面刮腻子喷涂白色无机涂料，耐火极限须达到1小时。
- 2、图纸中卫生间内管道包封采用75系列轻钢龙骨，表面封装10mm厚水泥压力板，表面镶贴墙砖；
- 3、公共卫生间隔断内设置不锈钢卷纸器、挂衣钩。洗手台附近设置不锈钢抽纸盒。
- 4、淋浴间设置PVC浴帘及配套不锈钢杆。
- 5、空调机房、排烟机房、水暖井、强弱电间、强警阅室、热力小室墙顶地面装修做法详营造做法表、室名做法表。

会 客	
CIVIL ENGINEERING	
设计总师	孙寅
审核	孙寅
校对	孙寅
设计	孙寅
制图	孙寅
结构	经济
附注	
Notes	
注册专用章	
Registered Architect/Engineer	
注册师	
一 级	
二 级	
技术专用章	
Technical Management	
出图专用章	
Issue	
天津建筑设计研究院有限公司	
TIANJIN ARCHITECTURAL DESIGN RESEARCH INSTITUTE CO., LTD.	
审核	孙寅
审核	孙寅
专业负责人	孙寅
校核	孙寅
设计	孙寅
制图	孙寅
工程	天津市检察院(国家检察官学院天津分院)维修工程
分项目	4号楼工程
图名	首层平面布置图
工号	2020-1001
分号	42
图号	2020-1001
版本/日期	1/2020, 9.8